
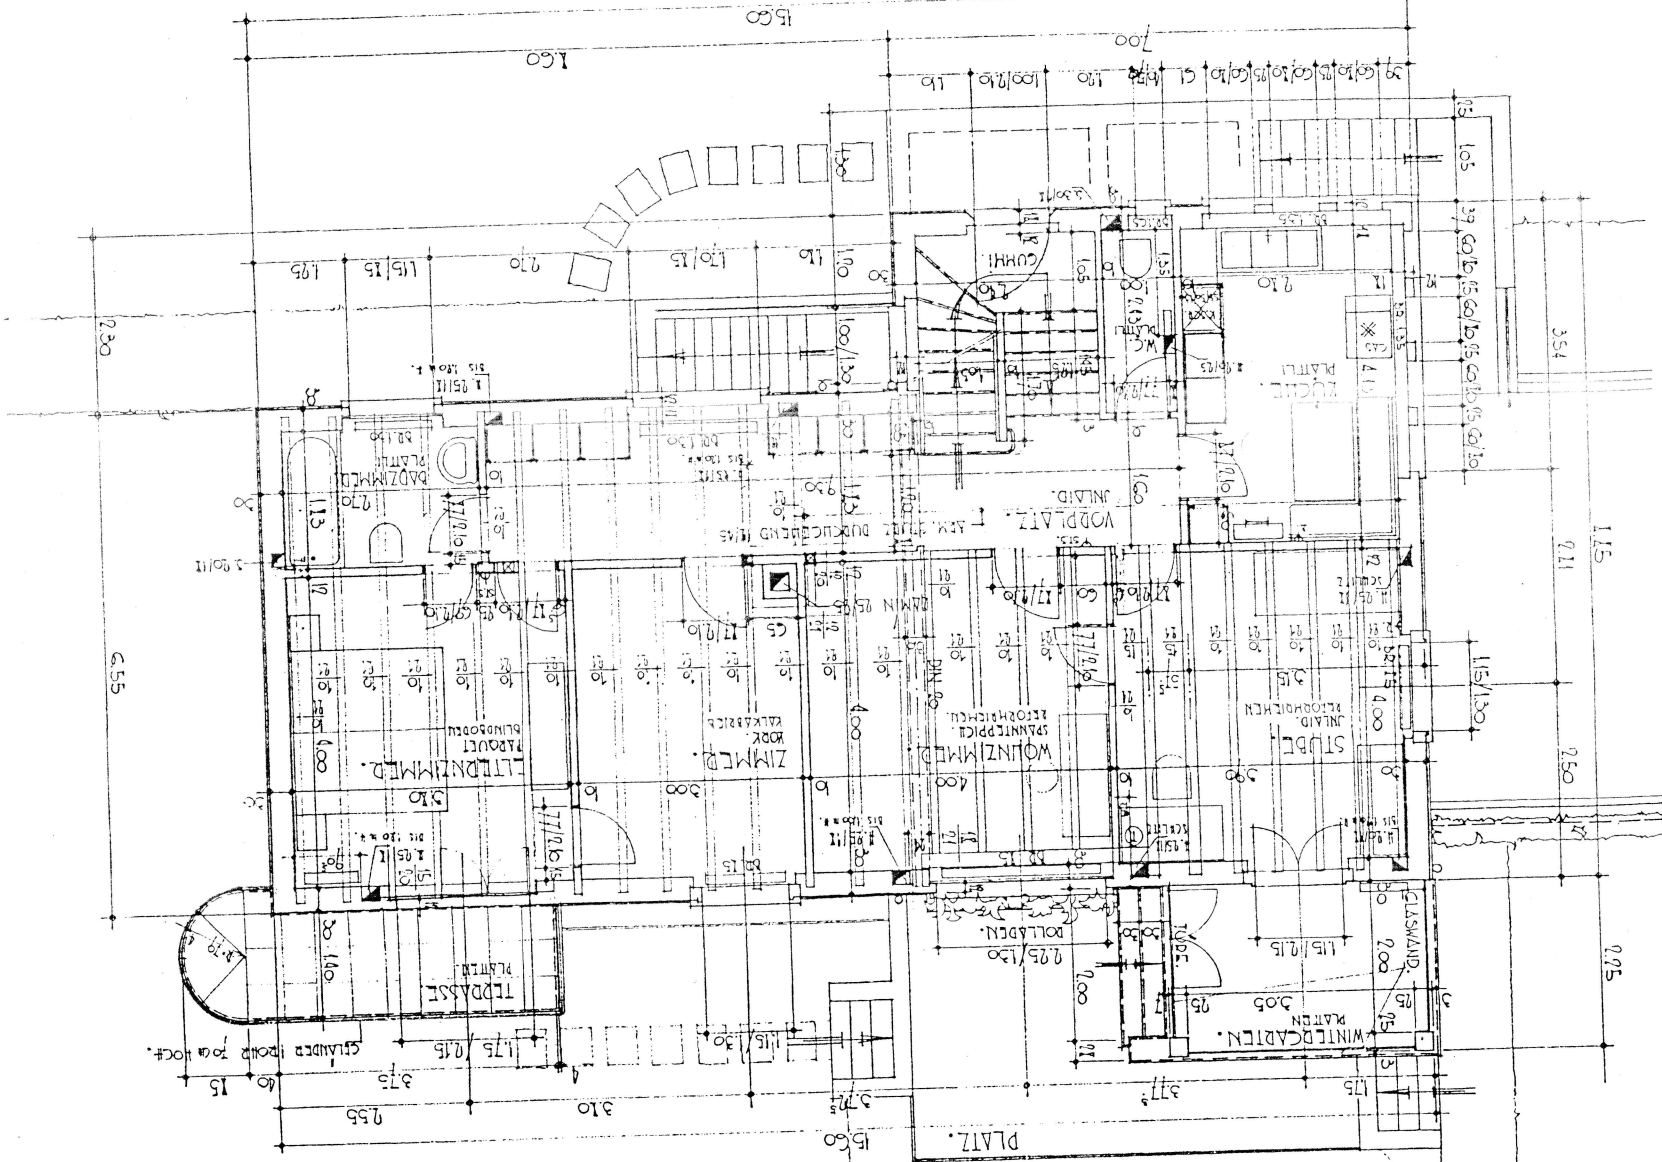


מחלקת המחקר • מחלקת המידע • מחלקת המסמכים • מחלקת המכשירים

ALLER MASSSE SIND DOLL-
MASSSE.
DEE UNTERNEHMER IST
EIN SEDIGSE MASSKON-
TROLLIER VERANTWORTLICH.

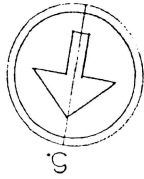


St. Michaels
Prof. Dr. J. E. H.
W.C.
L.A.
M.G.


WOHNHAUS HERRN ERWIN ZEHNDER. FABRIKANT. GRANICHEN.

1. STOCK - GRUNDRISS


ALLE MASSE SIND ROLIMASSE.
DER UNTERNEHMER IST FÜR
SERIOSE MASSKONTROLLE VER-
ANTWORTLICH.

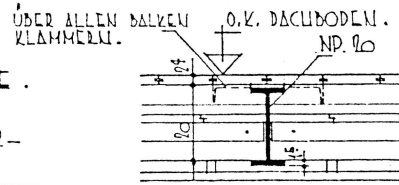


SCHNITT B-B
(DECKE ÜBER 1. STOCK).

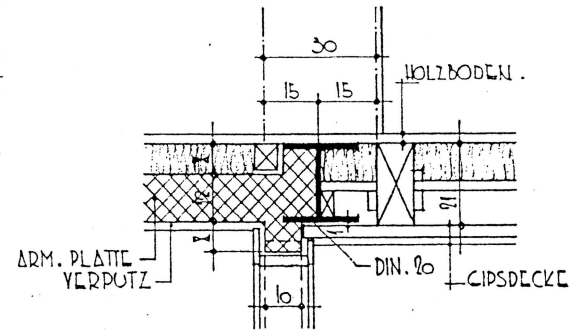


SCHNITT A-A
(DECKE ÜBER ERDC.).

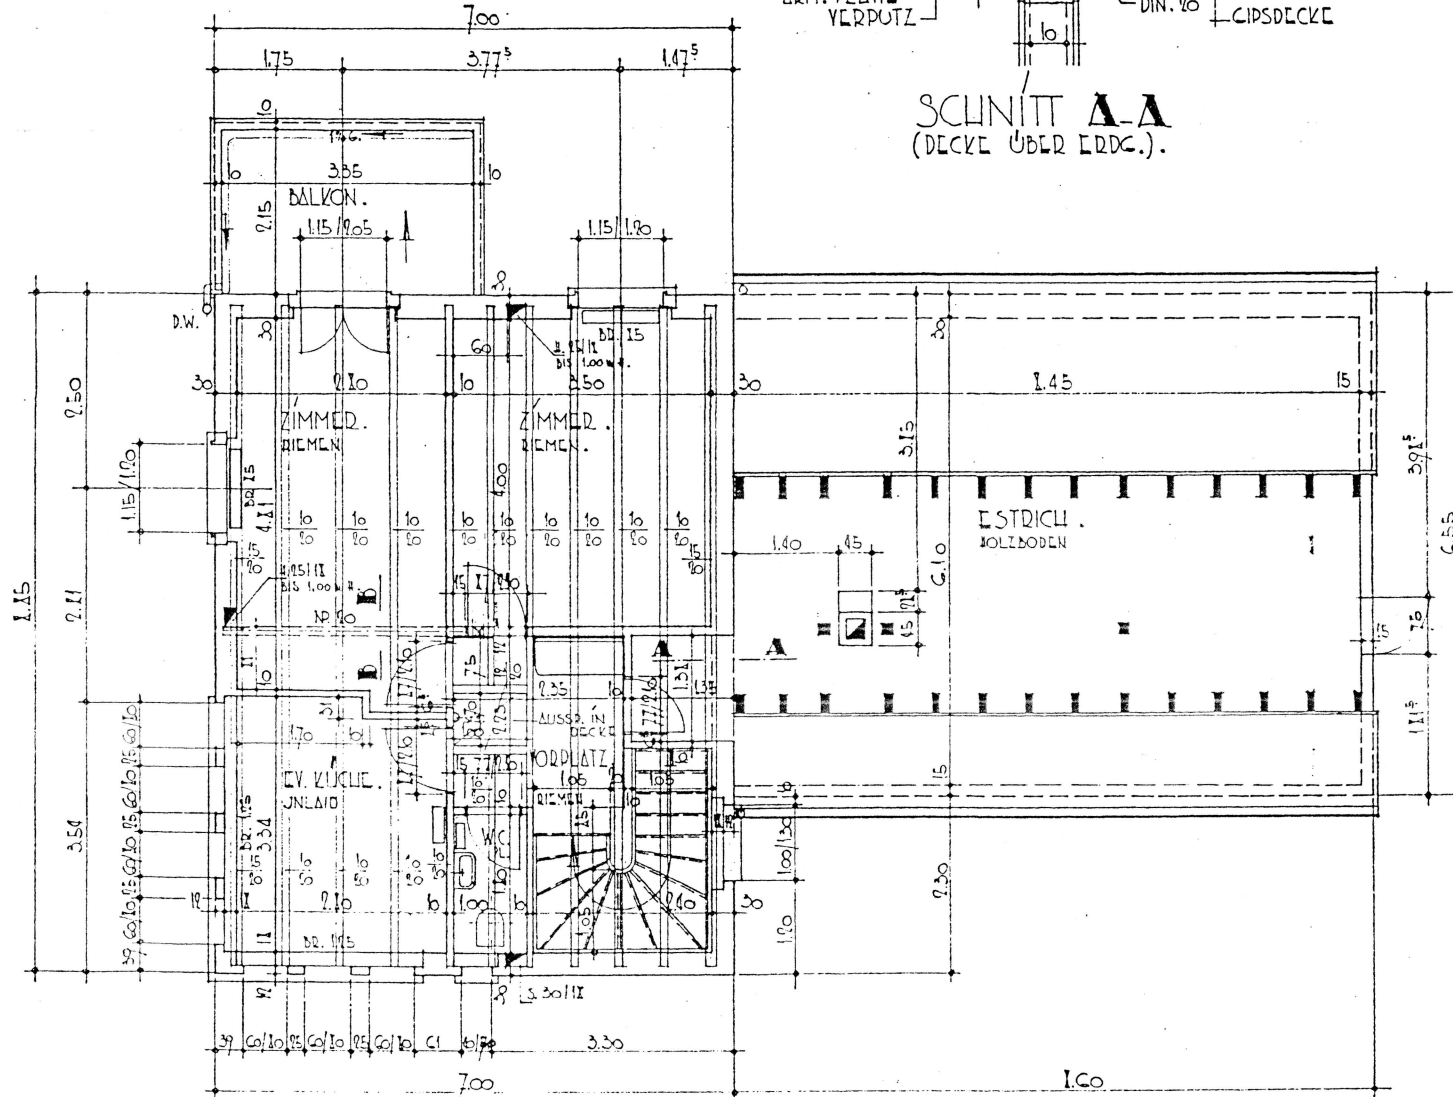

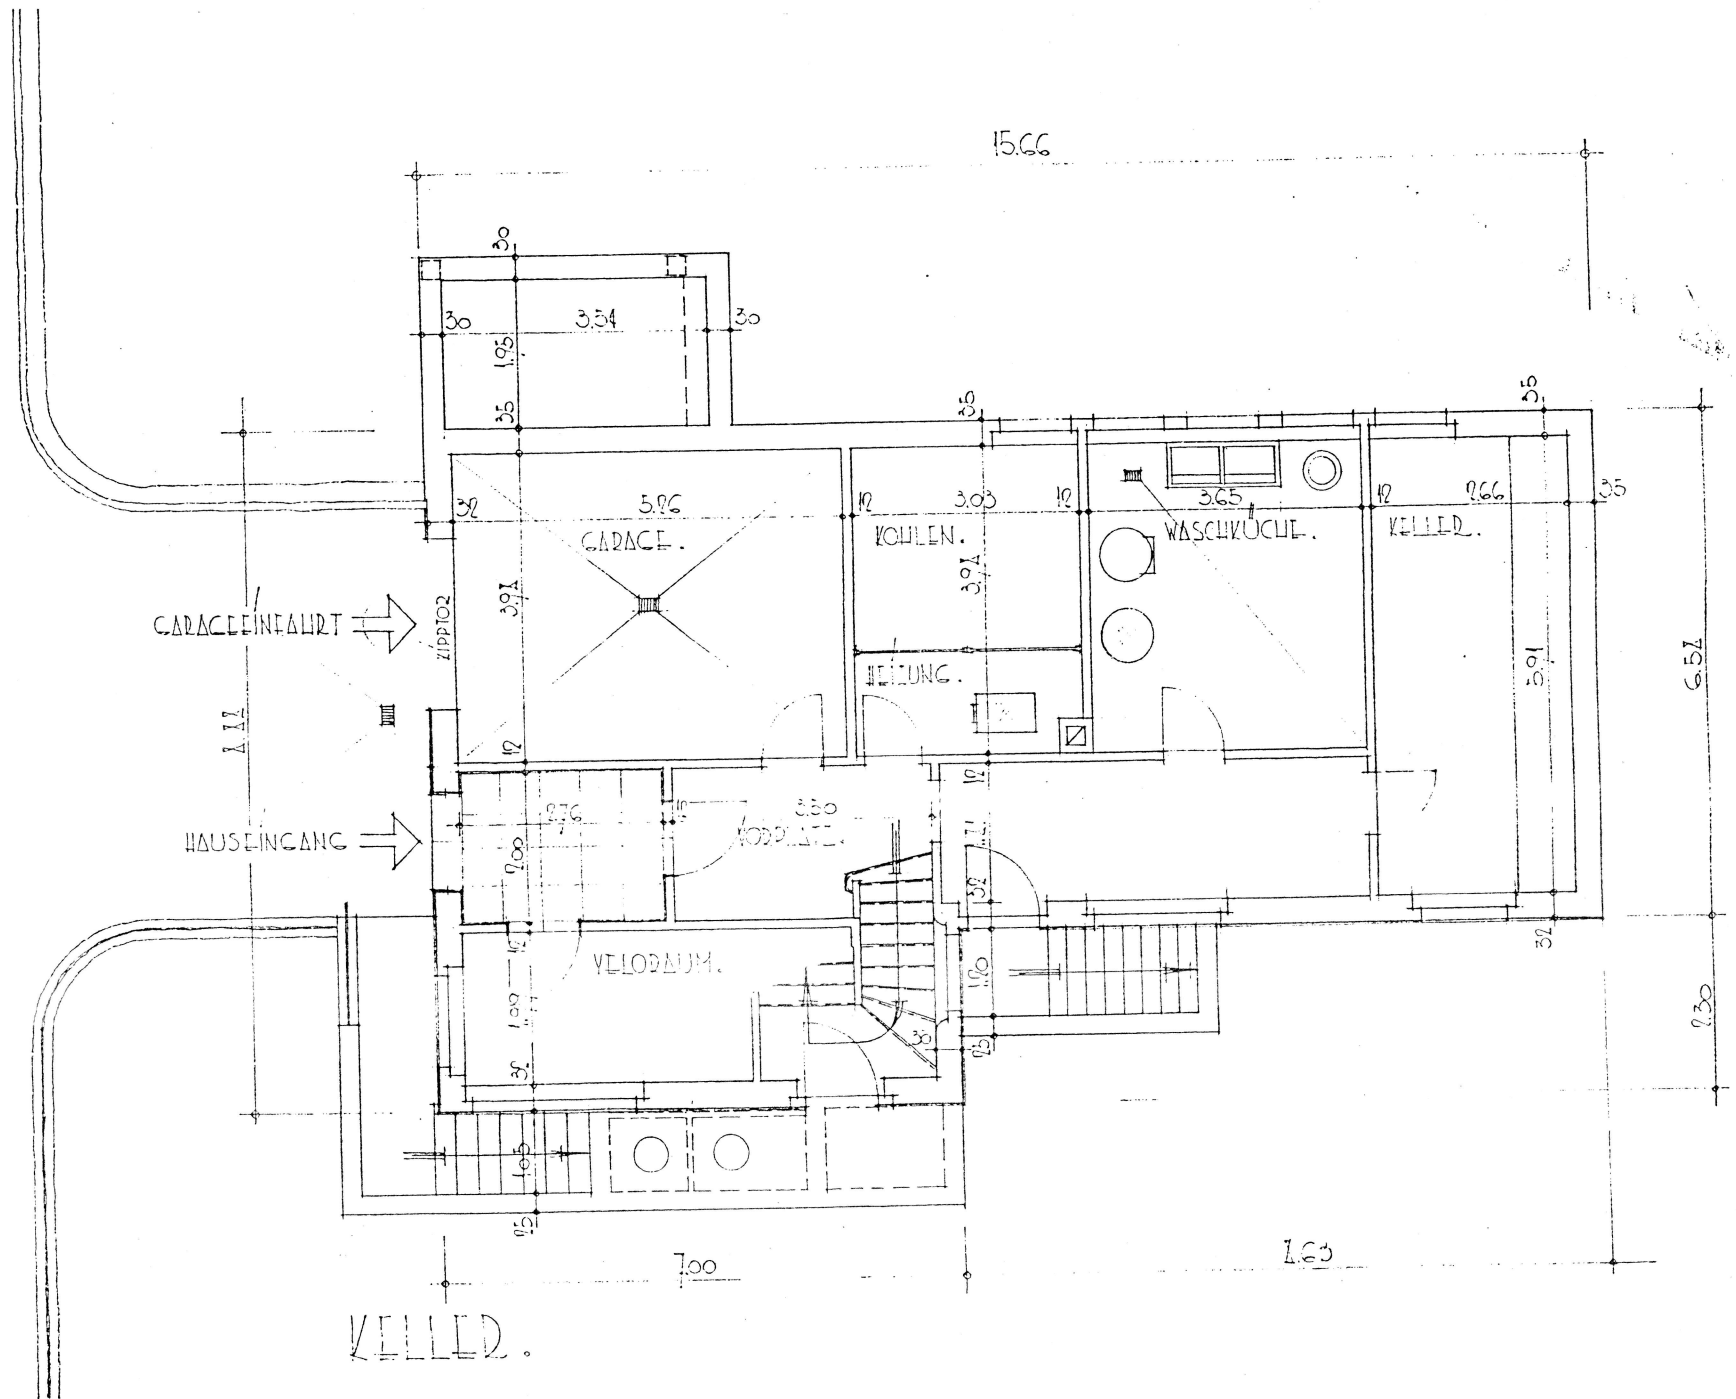

Raum A

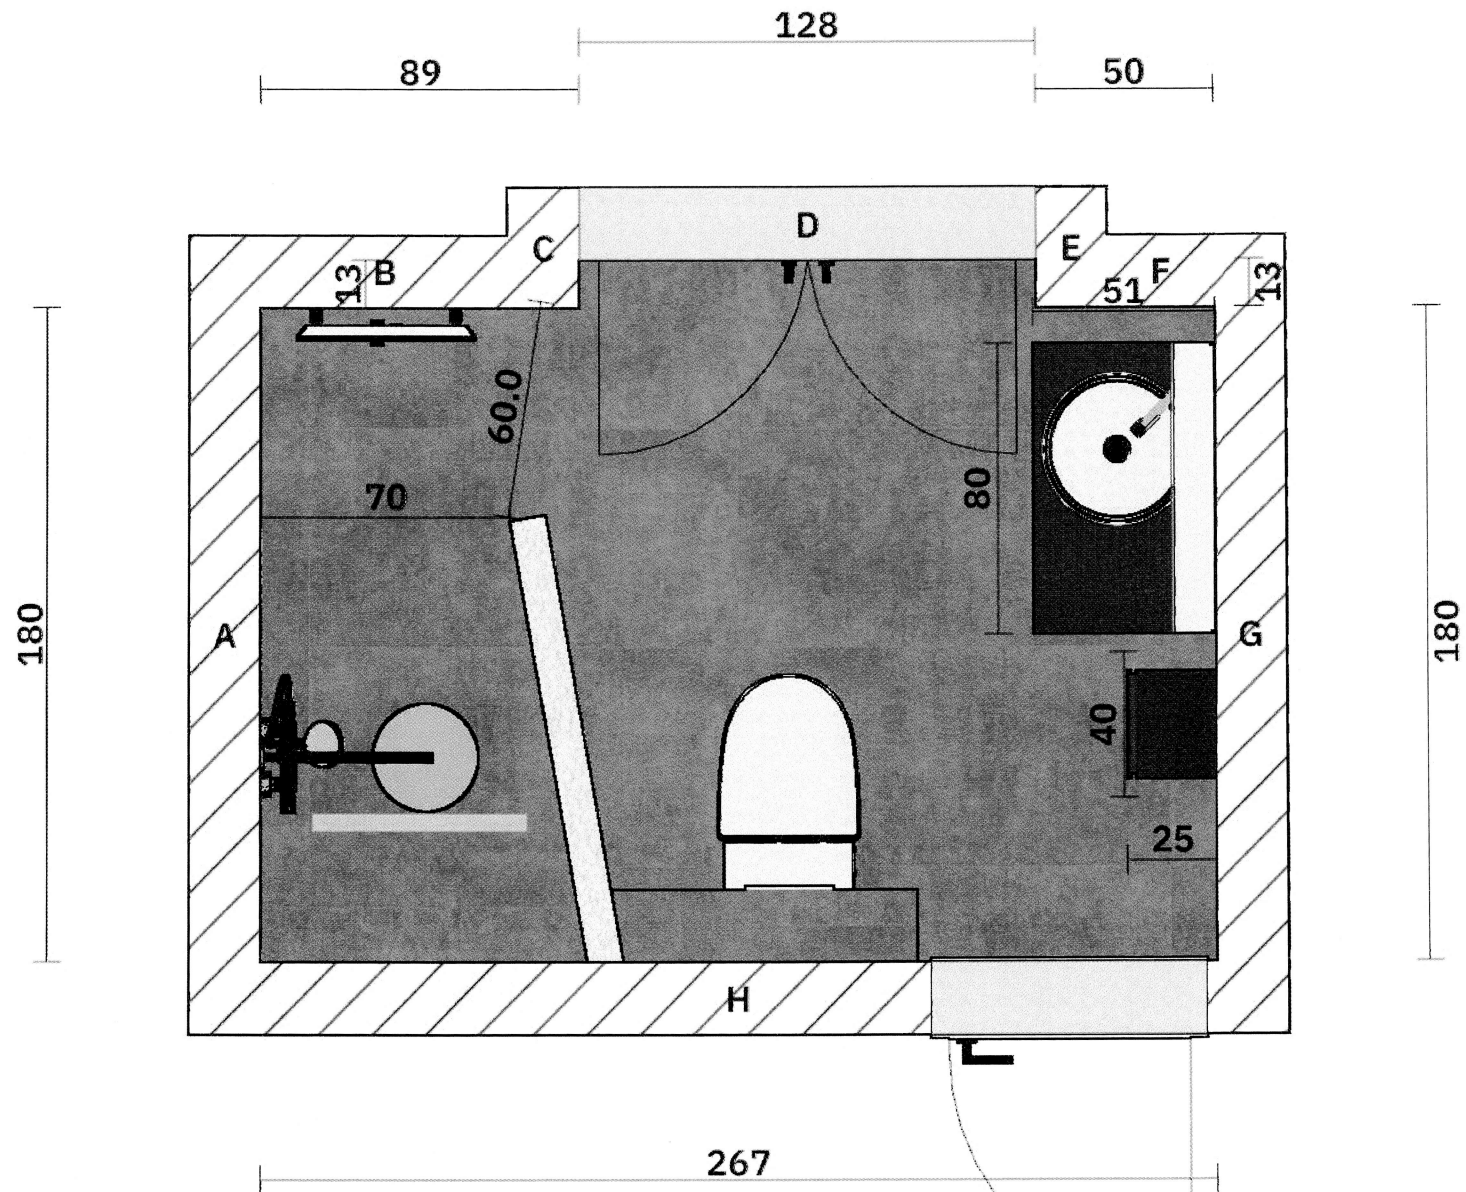


Titel: Krebs CH+J Bad EG Gränichen

Masstab: 1 : 20

Datum: 06.09.2022

Masseinheit: cm

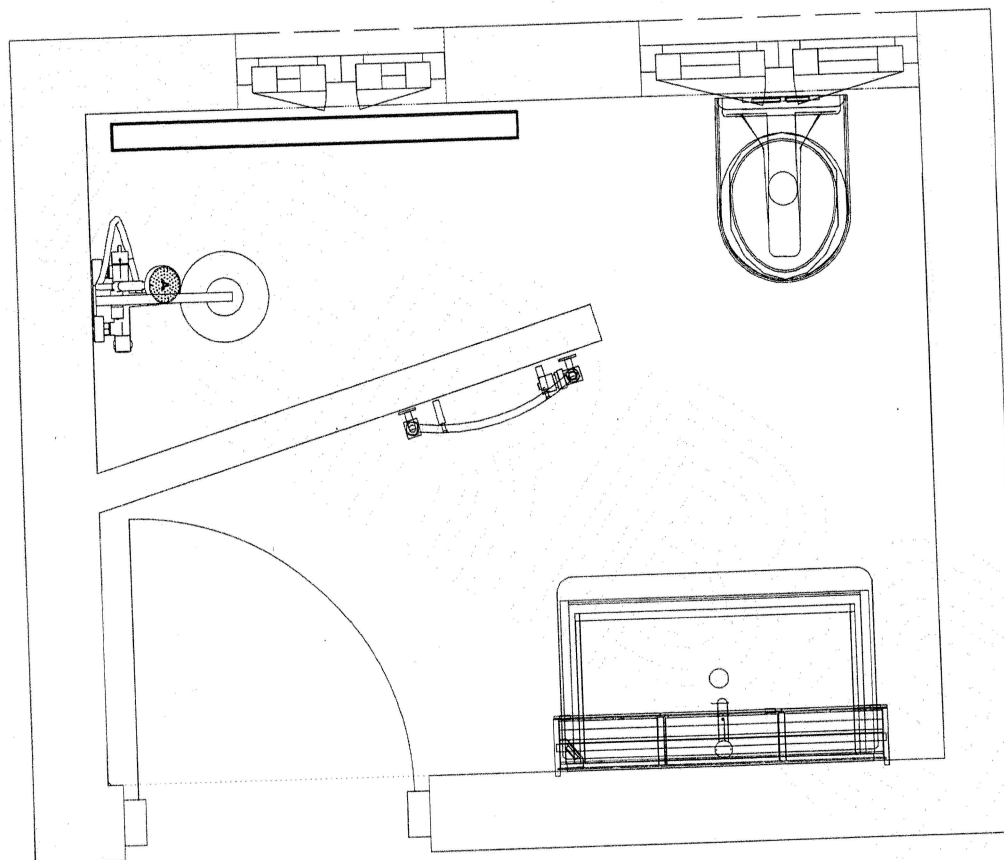

GERBER AG SANIERUNGEN

Datum: 15.05.2013

Zeichnungsname: Krebs Bad OG

Massstab: 1:20

Firma: Gerber AG Sanierungen

Bearbeiter: EG/SG

Masseinheit: cm

**SANITÄR PLÄTTLI HEIZUNGEN
BADEZIMMERRENOVATIONEN**
GYSISTRASSE 18 5033 BUCHS AG
TEL 062 824 84 59 FAX 062 824 51 43